



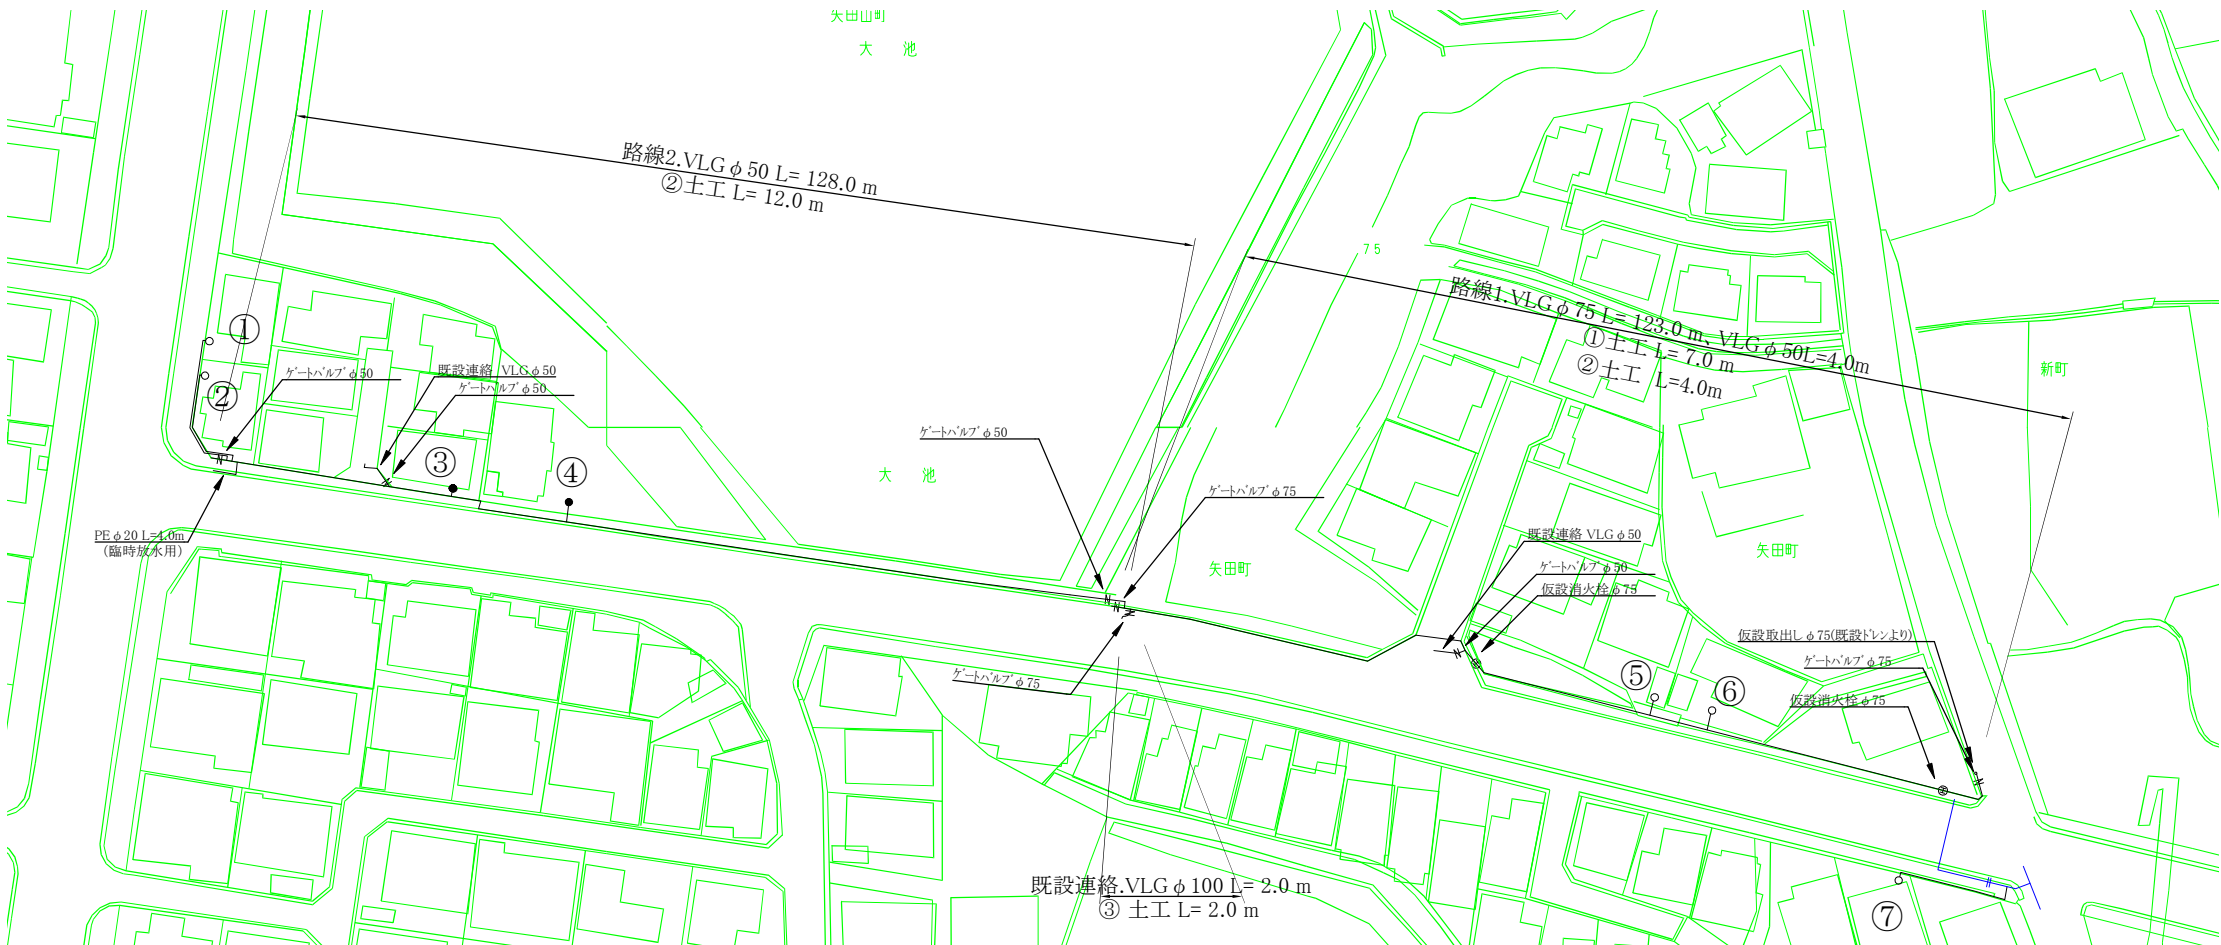

仮設平面図 S = 1 : 500

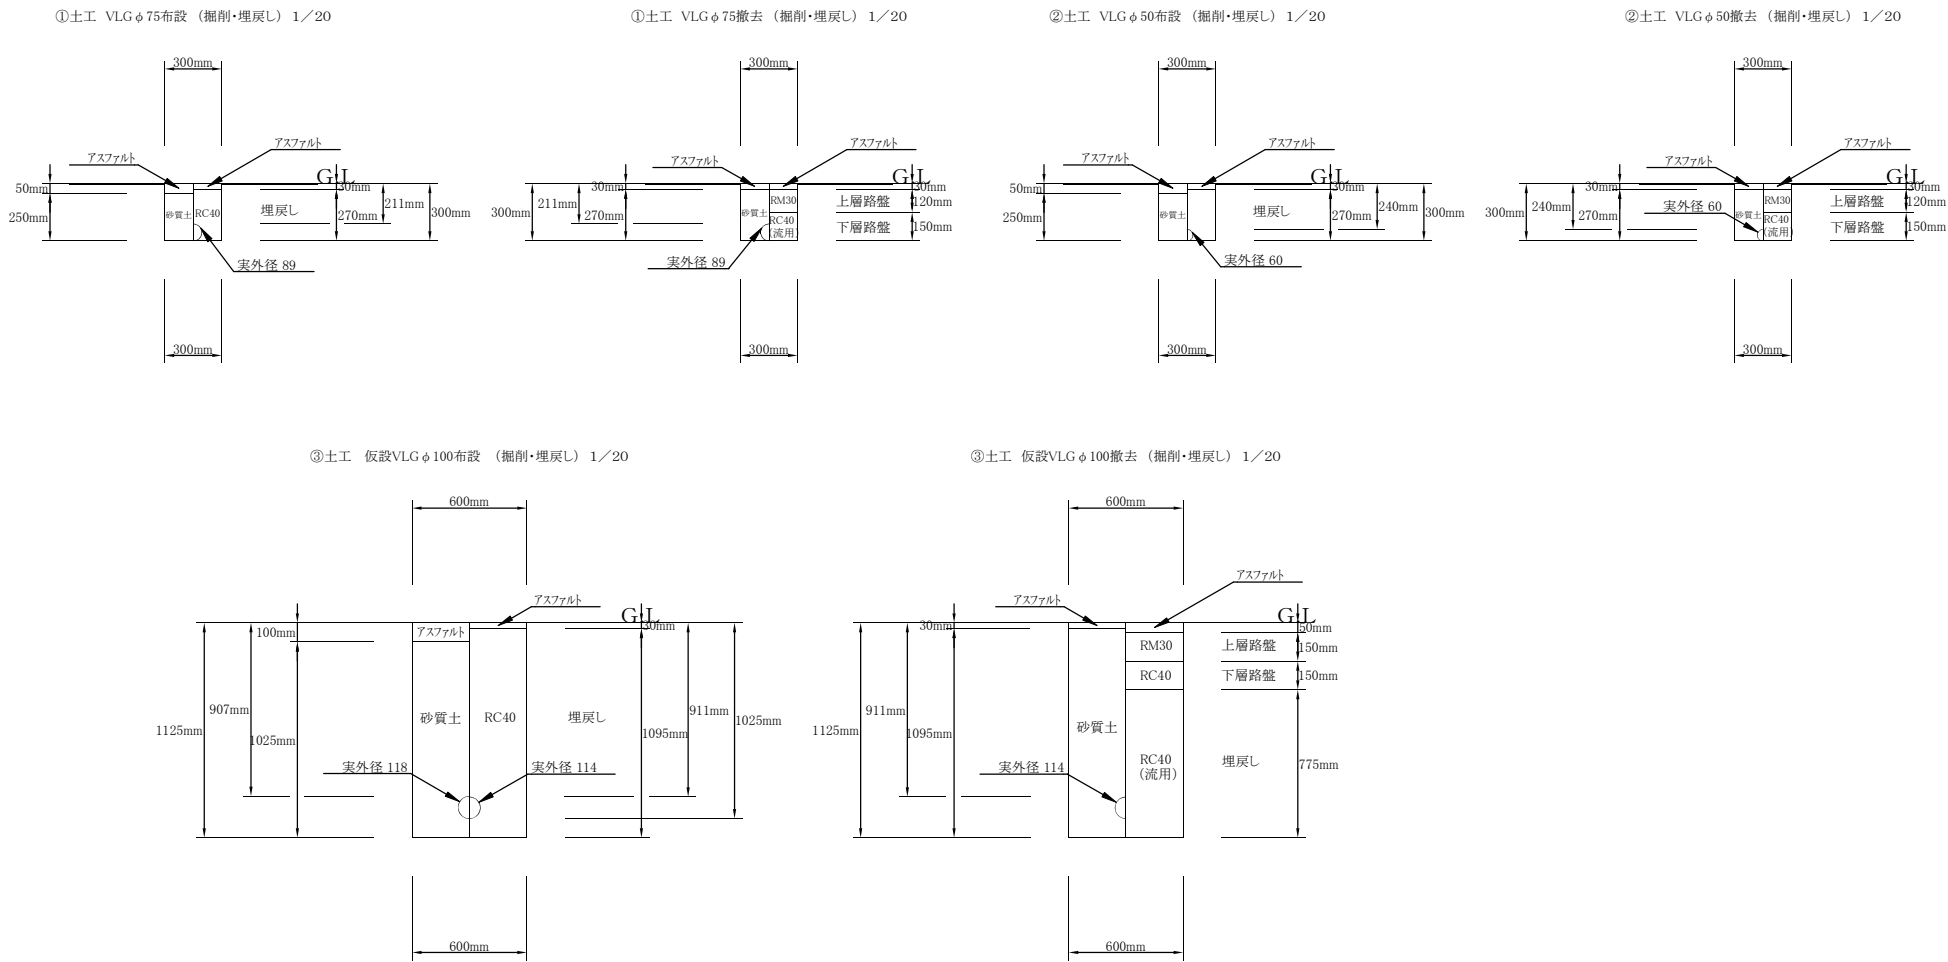

土工断面図 S = 1 : 20



施工年度	令和8年度		
工事番号	02-R8GH4-025		
工事名	配水管布設替工事新町（第2工区）		
工事場所	大和郡山市 新町他 地内		
図面種類	仮設平面図、土工断面図	縮尺	図示
作製	令和8年7月	図番	1/3
奈良県広域水道企業団大和郡山事務所			

 



Figure 1: Cross-section diagram of a road structure. The diagram shows a cross-section of a road with various layers and dimensions. The total width is 600mm. The total height is 963mm. The layers from top to bottom are: 50mm asphalt (アスファルト), 20mm top layer (上層路盤), 150mm bottom layer (下層路盤), 400mm backfill (埋戻し), 63mm outer diameter (実外径 63), 63mm sand (砂), and 100mm bed sand (床砂). The diagram also shows a 913mm height for the main structure and an 863mm height for the backfill. The layers are labeled with their respective materials: RM30, RC40, and RC40 (埋戻し). The diagram is labeled '施二' (Shi-ni) and '丁' (Cho) in the bottom right corner.

施 工 年 度	令和8年度		
工 事 番 号	02-R8GH4-025		
工 事 名	配水管布設替工事新町（第2工区）		
工 事 場 所	大和郡山市 新町他 地内		
図 面 種 類	平面図、土工断面図	縮 尺	図 示
作 製	令和8年7月	図 番	2/3
奈良県広域水道企業団大和郡山事務所			



消火栓 詳細図

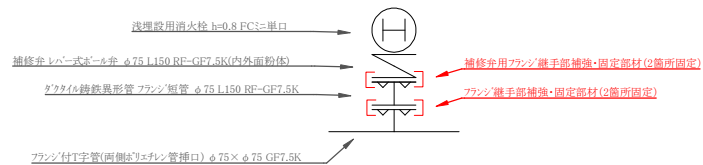

施 工 年 度	令和8年度		
工 事 番 号	02-R8GH4-025		
工 事 名	配水管布設替工事新町（第2工区）		
工 事 場 所	大和郡山市 新町他 地内		
図 面 種 類	配管詳細図	縮 尺	図 示
作 製	令和8年7月	図 番	3/3
奈良県広域水道企業団大和郡山事務所			