



仮設平面図 S = 1 : 500

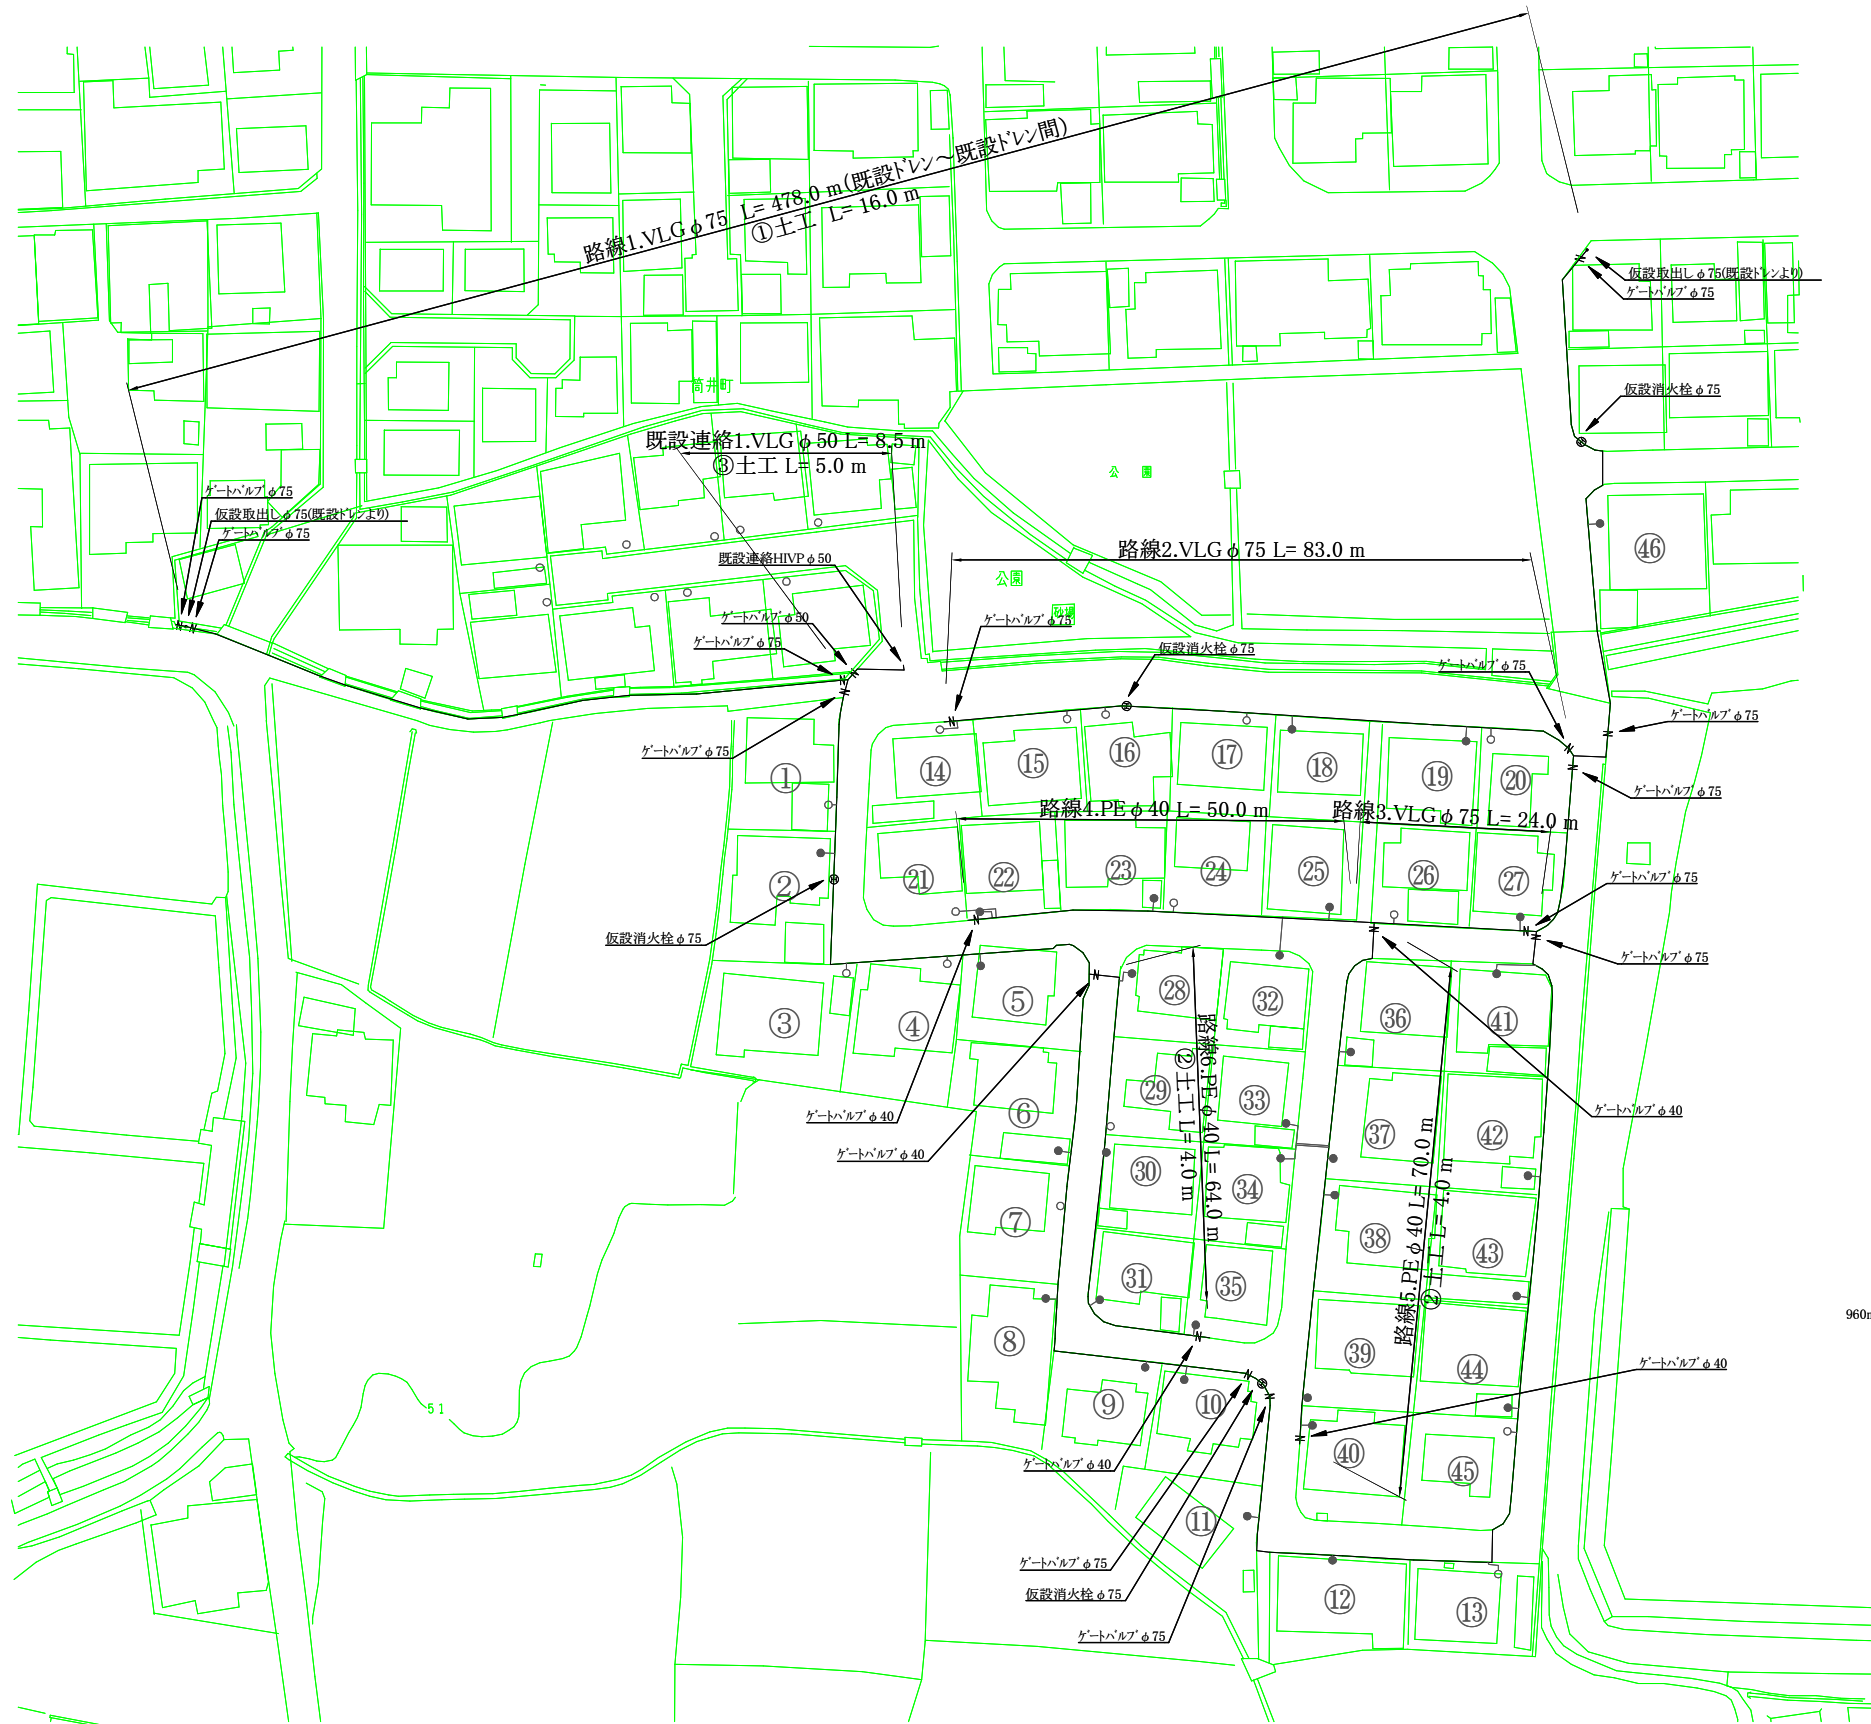

土工断面図 S = 1 : 20






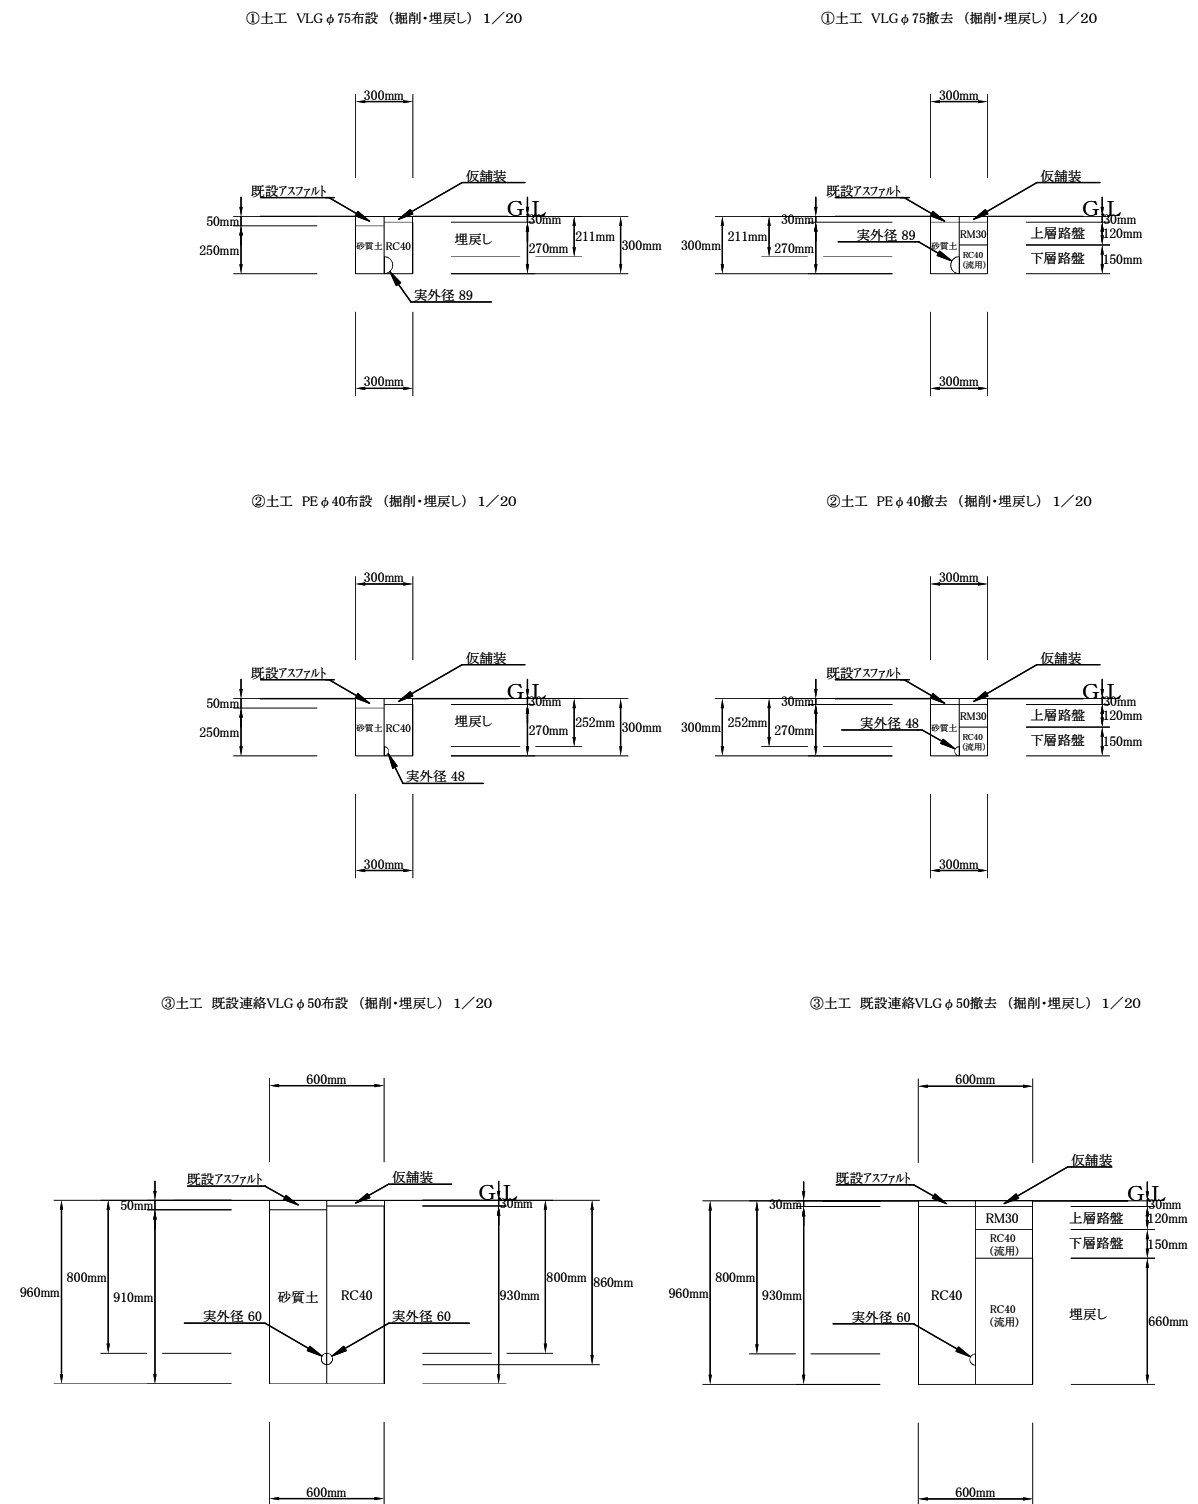


施工年度	令和8年度		
工事番号	02-R8GH4-013		
工事名	配水管布設替工事青葉台(第1工区)		
工事場所	大和郡山市 簡井町 地内		
図面種類	仮設平面図、土工断面図	縮尺	図示
作製	令和8年8月	図番	1/3
奈良県広域水道企業団大和郡山事務所			




平面図 S = 1 : 500


土工断面図 S = 1 : 20

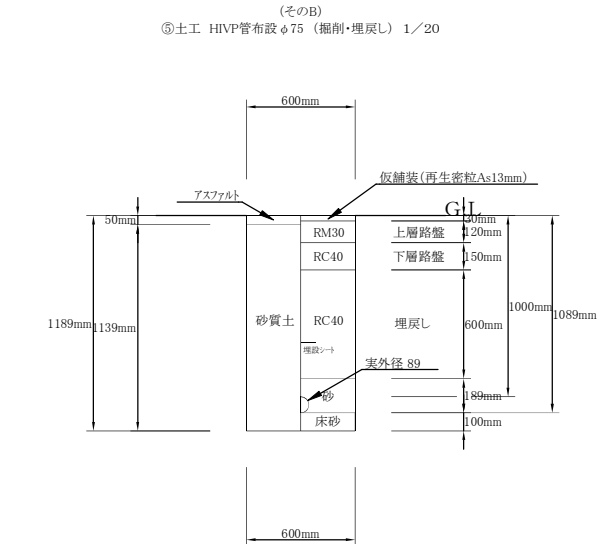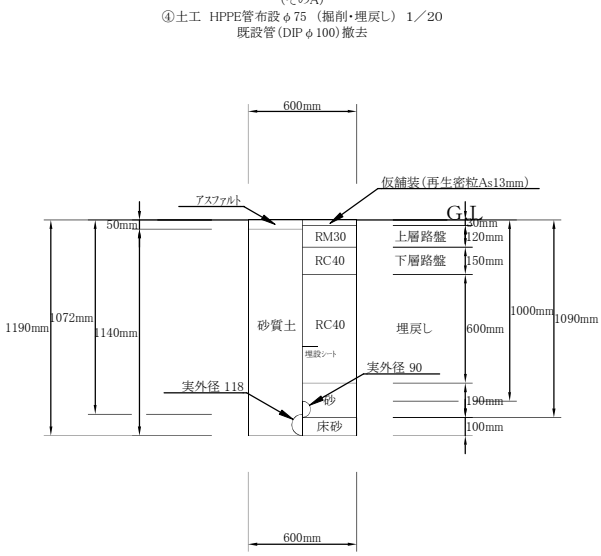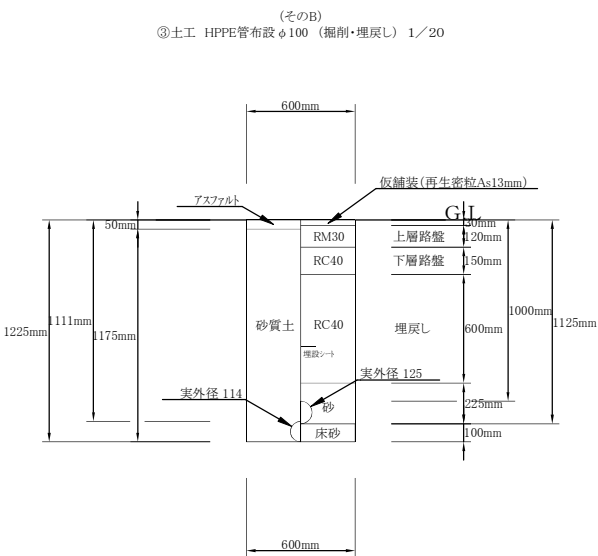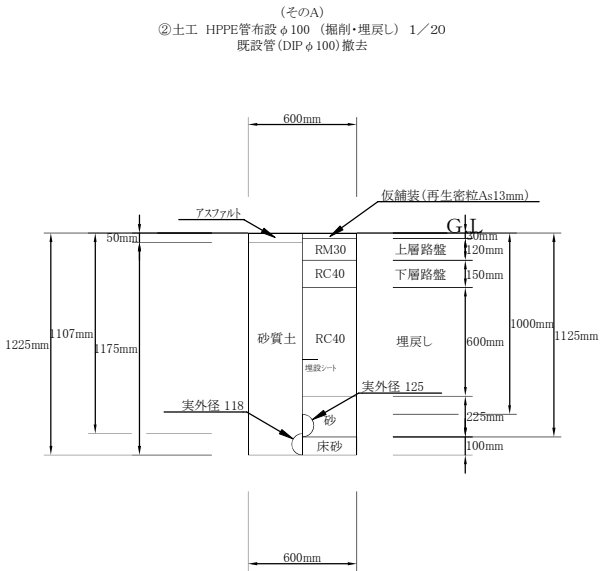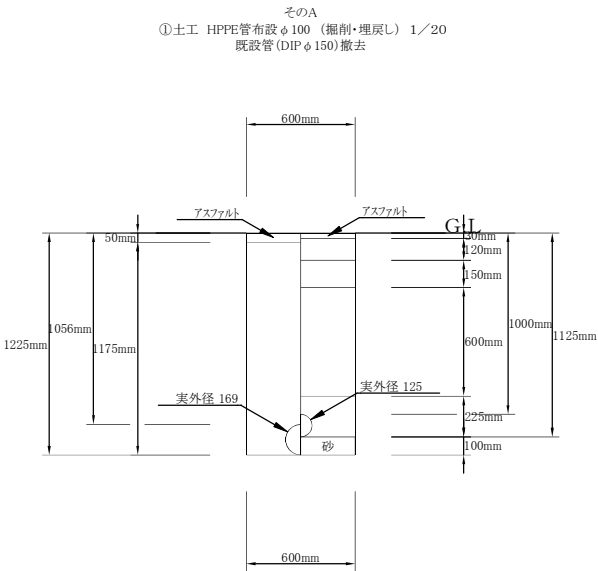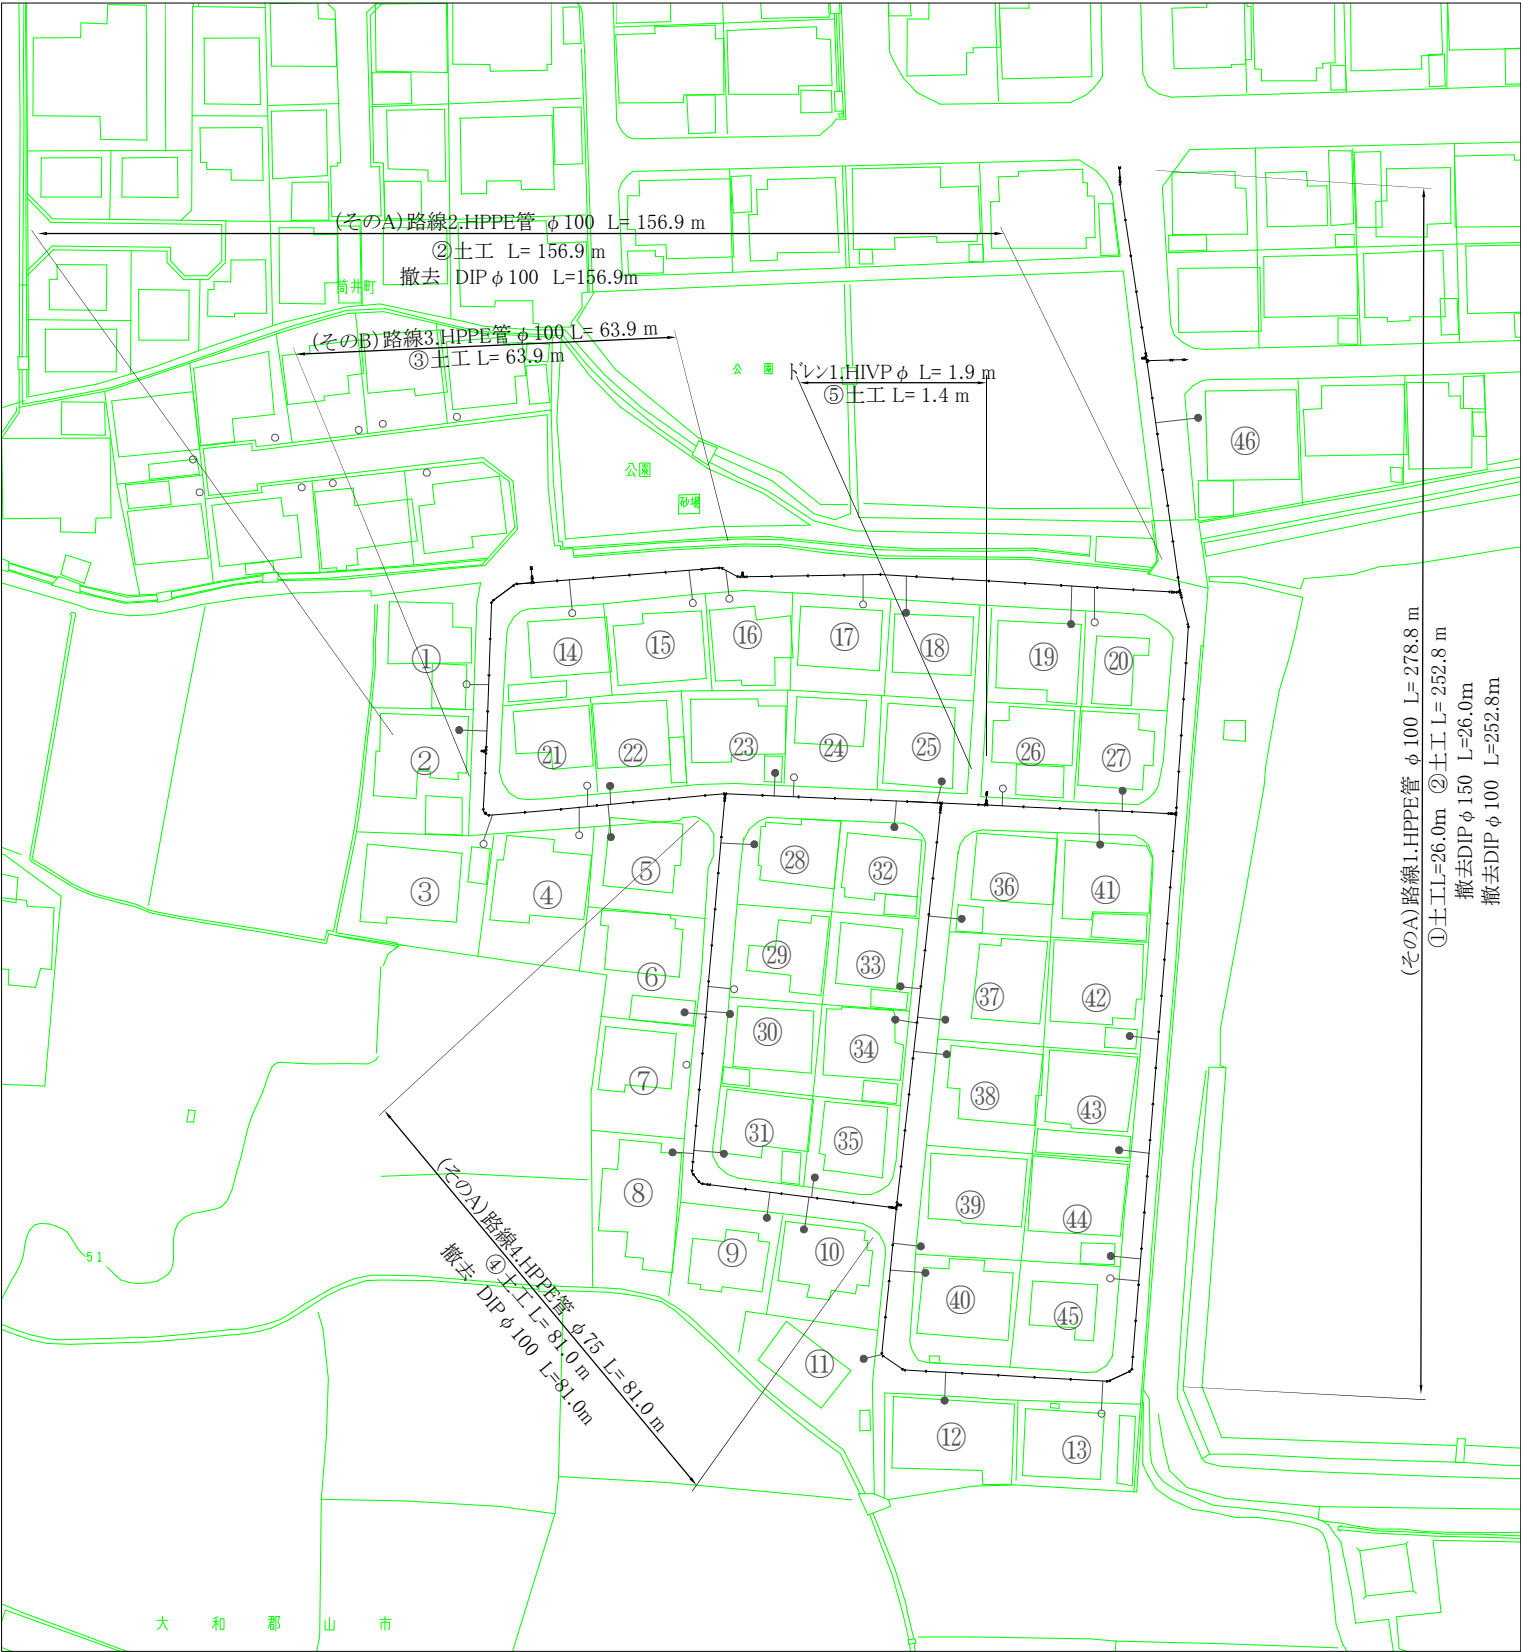

施工年度	令和8年度		
工事番号	02-R8CH4-013		
工事名	配水管布設替工事青葉台(第1工区)		
工事場所	大和郡山市 筒井町 地内		
図面種類	平面図、土工断面図	縮尺	図示
作製	令和8年8月	図番	2/3
奈良県広域水道企業団大和郡山事務所			

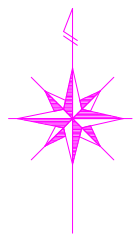

配管詳細図 S = No Scale

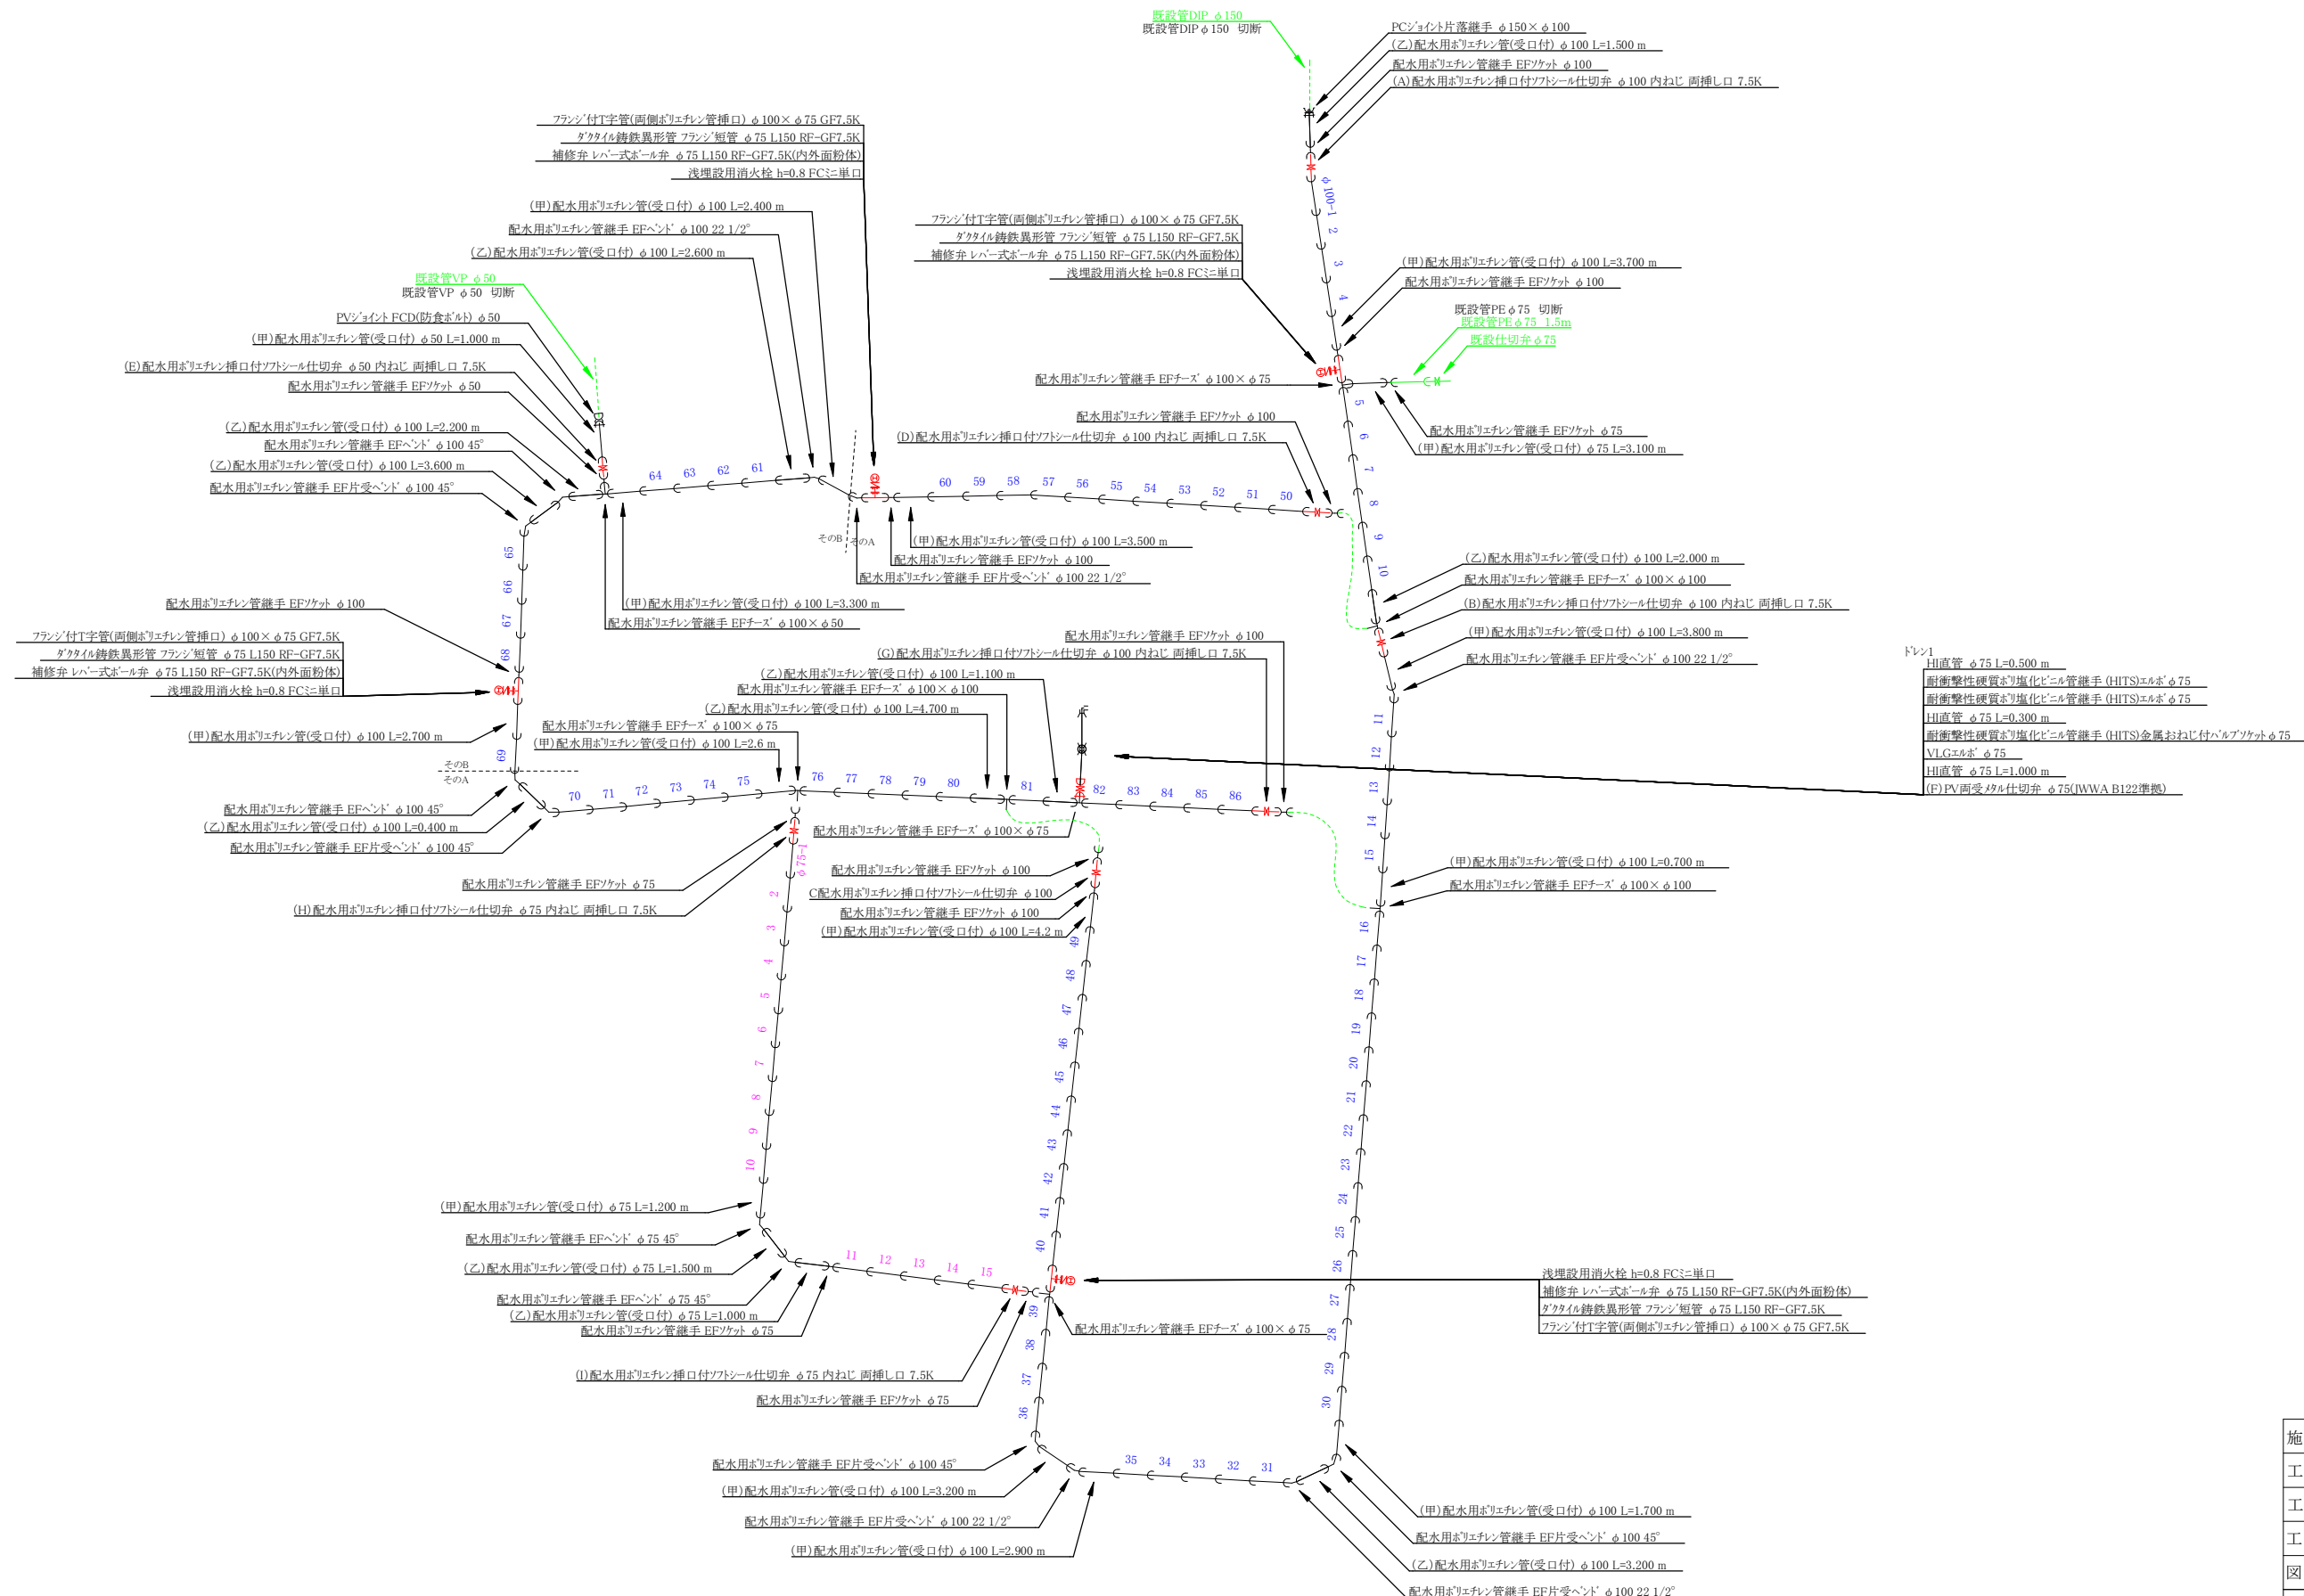

施工年度	令和8年度		
工事番号	02-R8GH4-013		
工事名	配水管布設替工事青葉台(第1工区)		
工事場所	大和郡山市 簡井町 地内		
図面種類	配管詳細図	縮尺	図示
作製	令和8年8月	図番	3/3
奈良県広域水道企業団大和郡山事務所			