



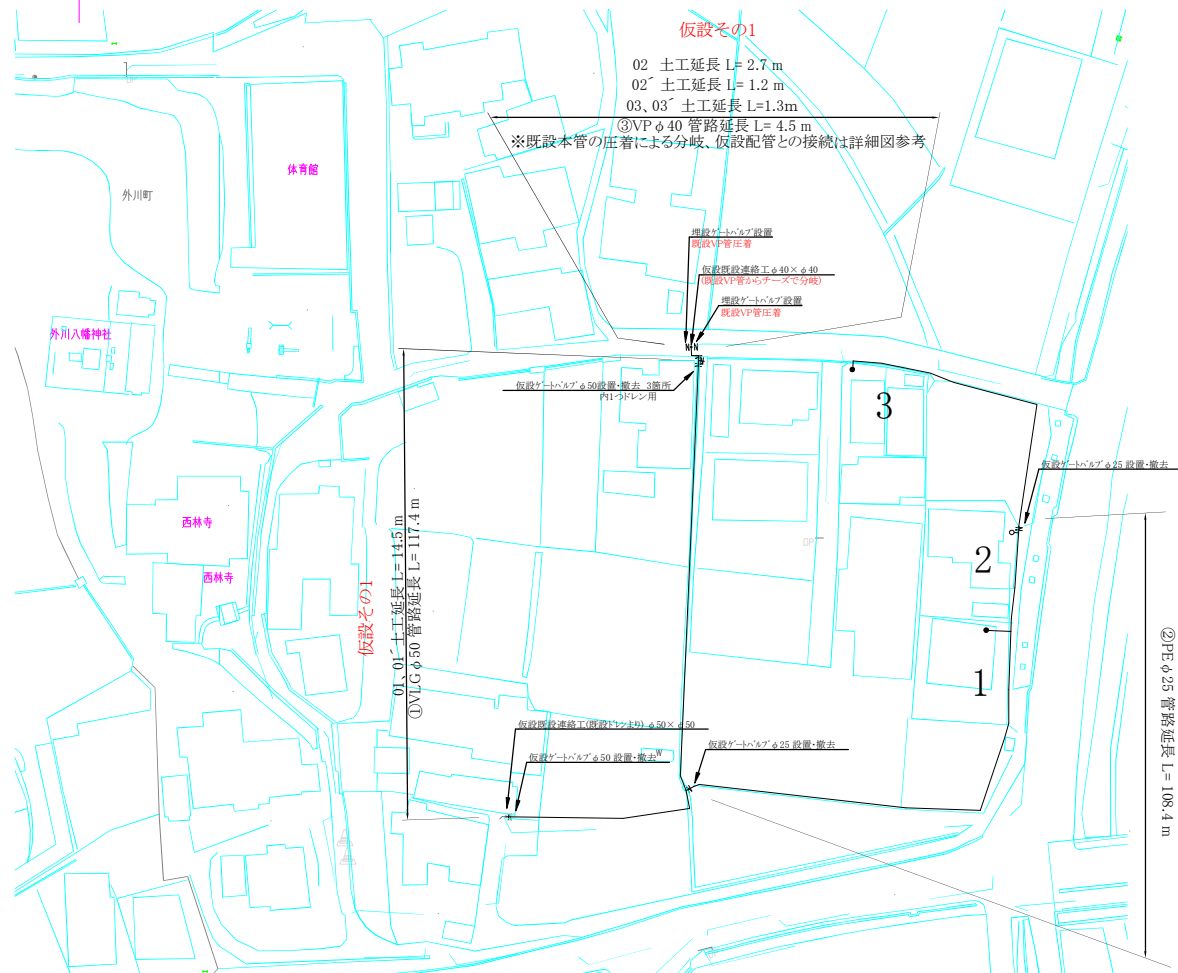



仮設平面図 S = 1 : 500

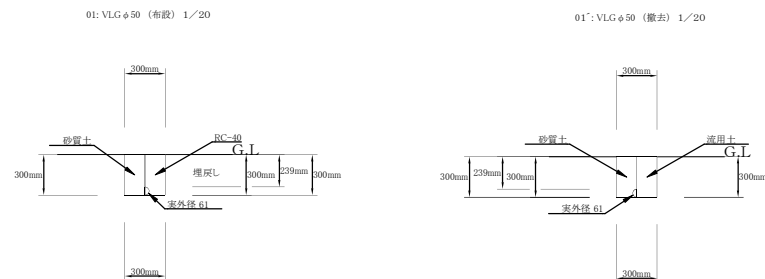

土工断面図 S = 1 : 20




配管詳細図 S = フリー (本管圧着及び仮設管との接続)

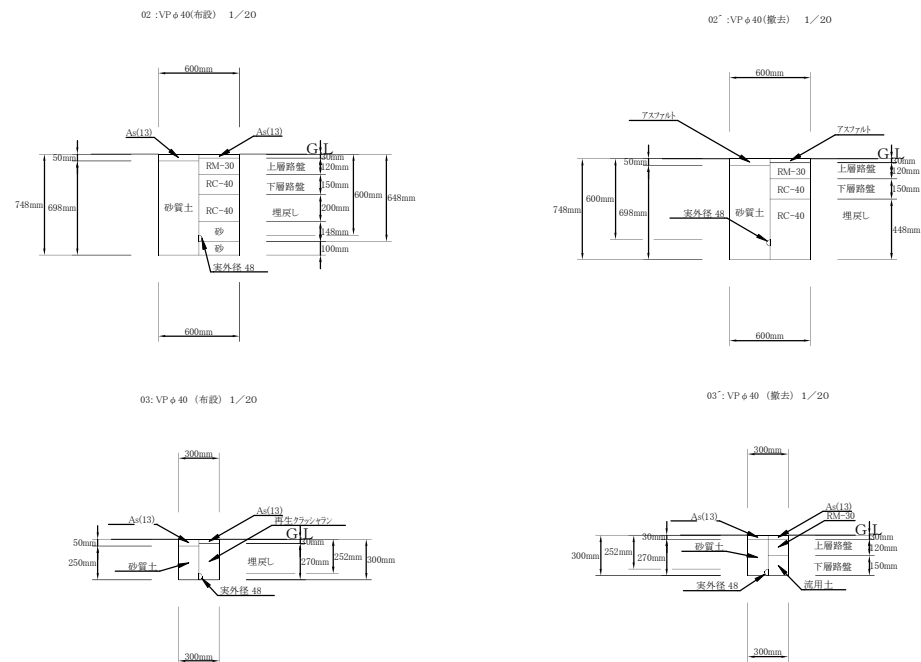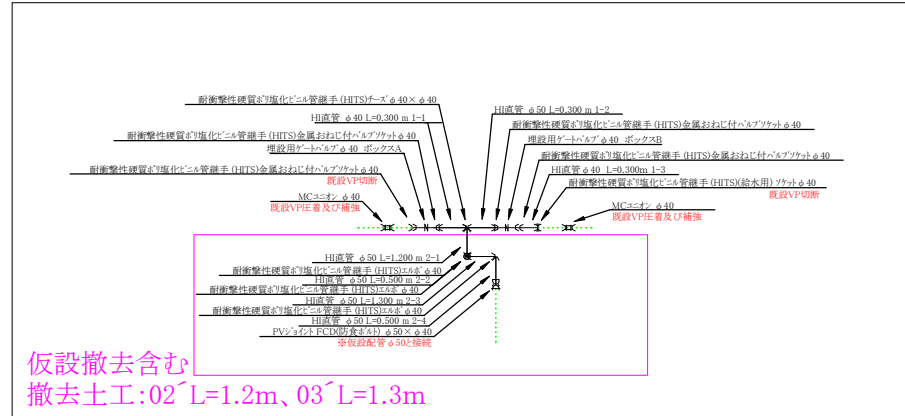







施工年度	令和8年度
工事番号	02-R8GT4-021
工事名	下水道工事に伴う配水管布設工事外川町 (第1工区)
工事場所	大和郡山市 外川町 地内
図面種類	仮設平面図 土工断面図
縮尺	図示
作製	令和8年7月
図番	1/3



本設平面図 S = 1 : 500

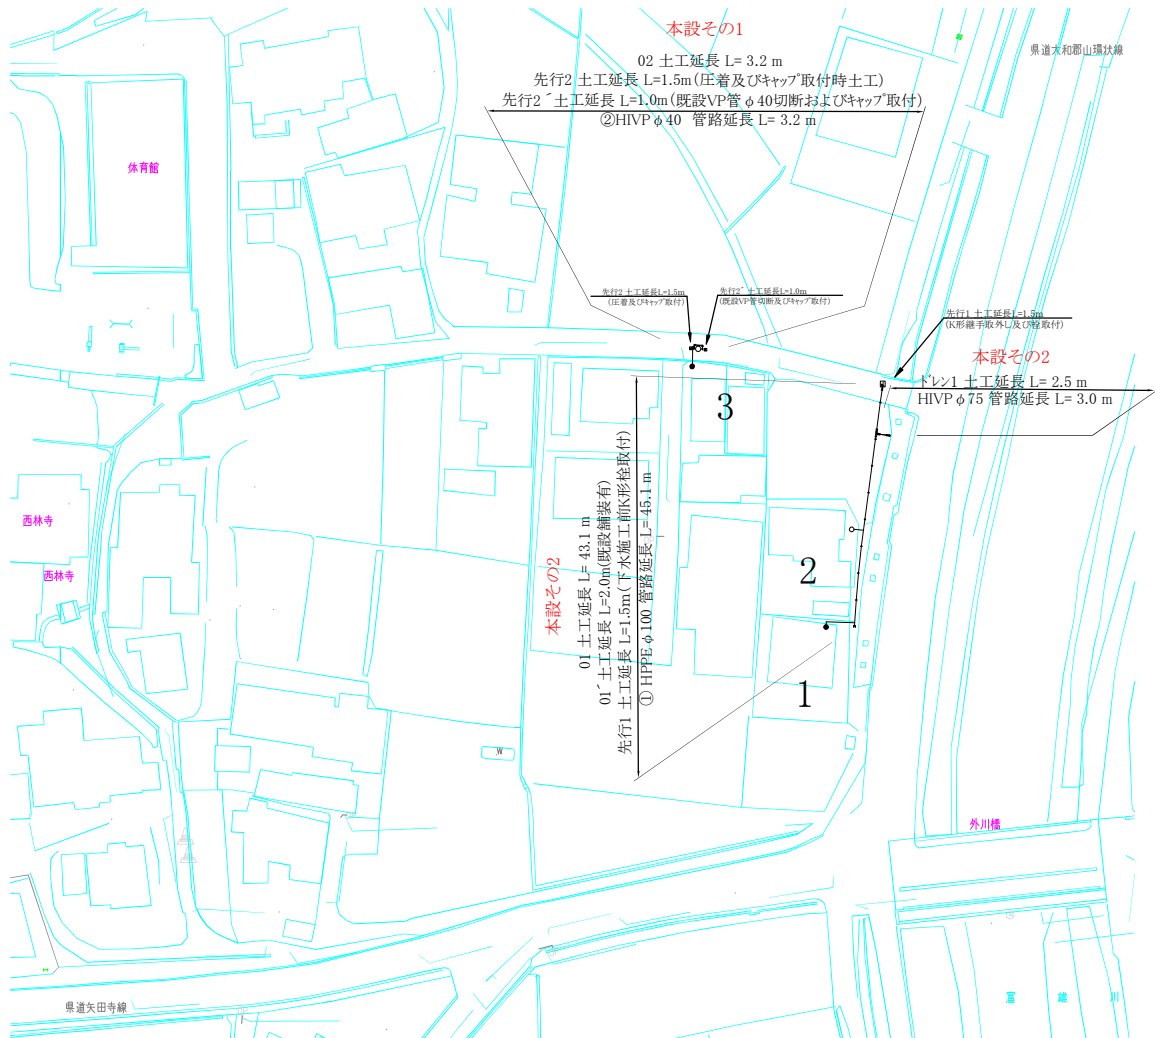

土工断面図 S = 1 : 20

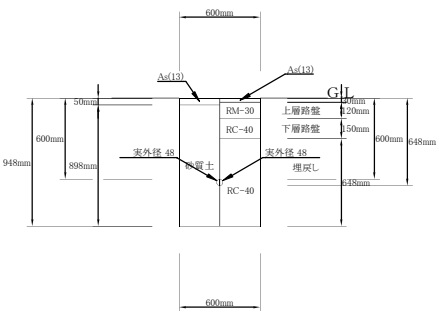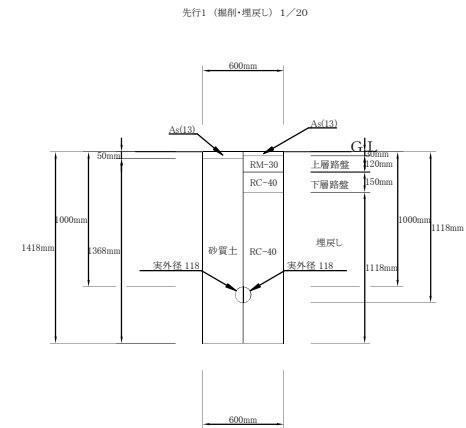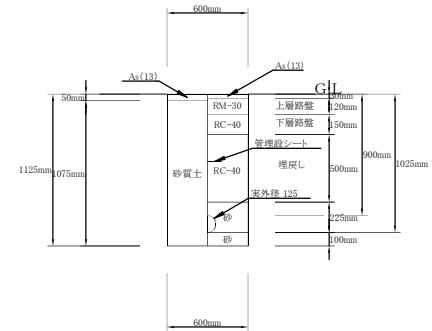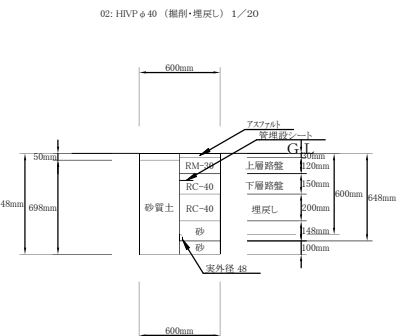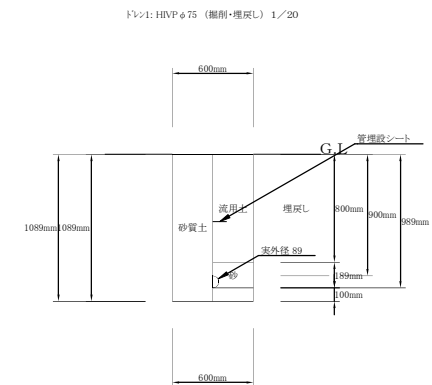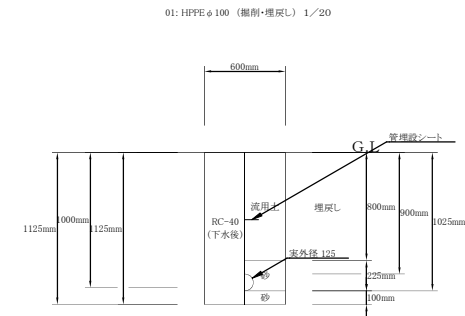



施工年度	令和8年度		
工事番号	02-R8GT4-021		
工事名	下水道工事に伴う配水管布設工事外川町 (第1工区)		
工事場所	大和郡山市 外川町 地内		
図面種類	本設平面図	縮尺	図示
作製	令和8年7月	図番	2/3
奈良県広域水道企業団大和郡山事務所			



配管詳細図 S = フリー

本設その1

本設その2

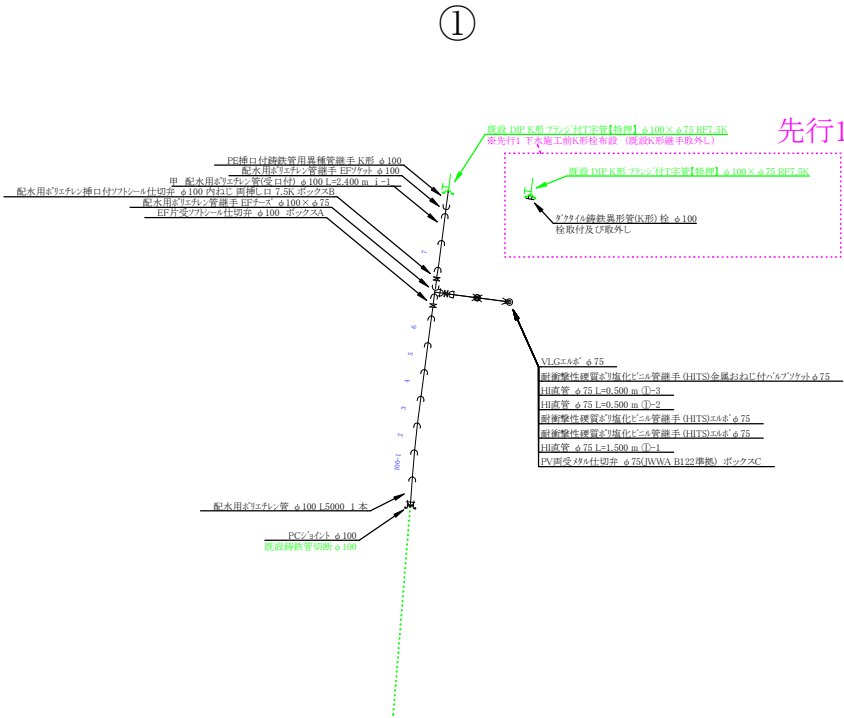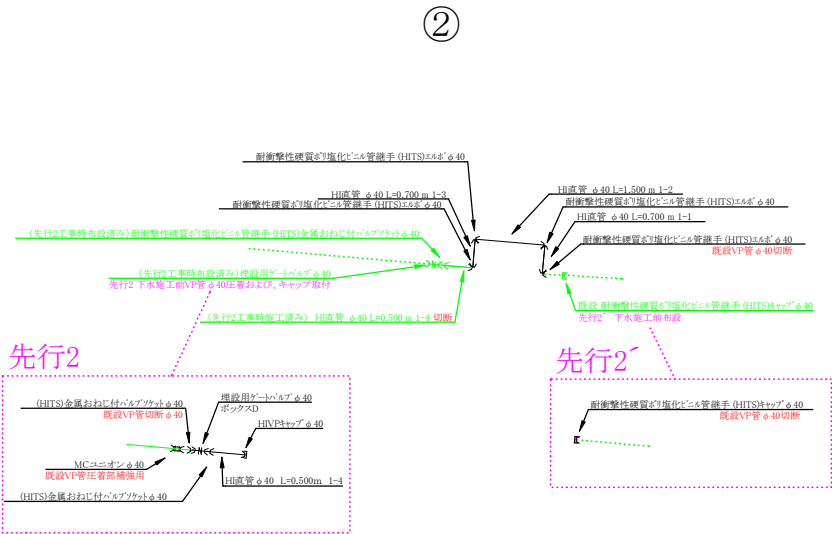

施工年度	令和8年度		
工事番号	02-R8GT4-021		
工事名	下水道工事に伴う配水管布設替工事外川町(第1工区)		
工事場所	大和郡山市 外川町 地内		
図面種類	配管詳細図	縮尺	フリー
作製	令和8年7月	図番	3/3
奈良県広域水道企業団大和郡山事務所			