

仮設平面図 S = 1 : 500



施工年度	令和8年度		
工事番号	02-R8GH4-007		
工事名	配水管布設替工事城見町(第1工区)		
工事場所	大和郡山市城見町 地内		
図面種類	仮設平面図	縮尺	1/500
作製	令和8年7月 日	図番	1/5
奈良県広域水道企業団大和郡山事務所			






配管詳細図 S = フリー

施工1


施工2

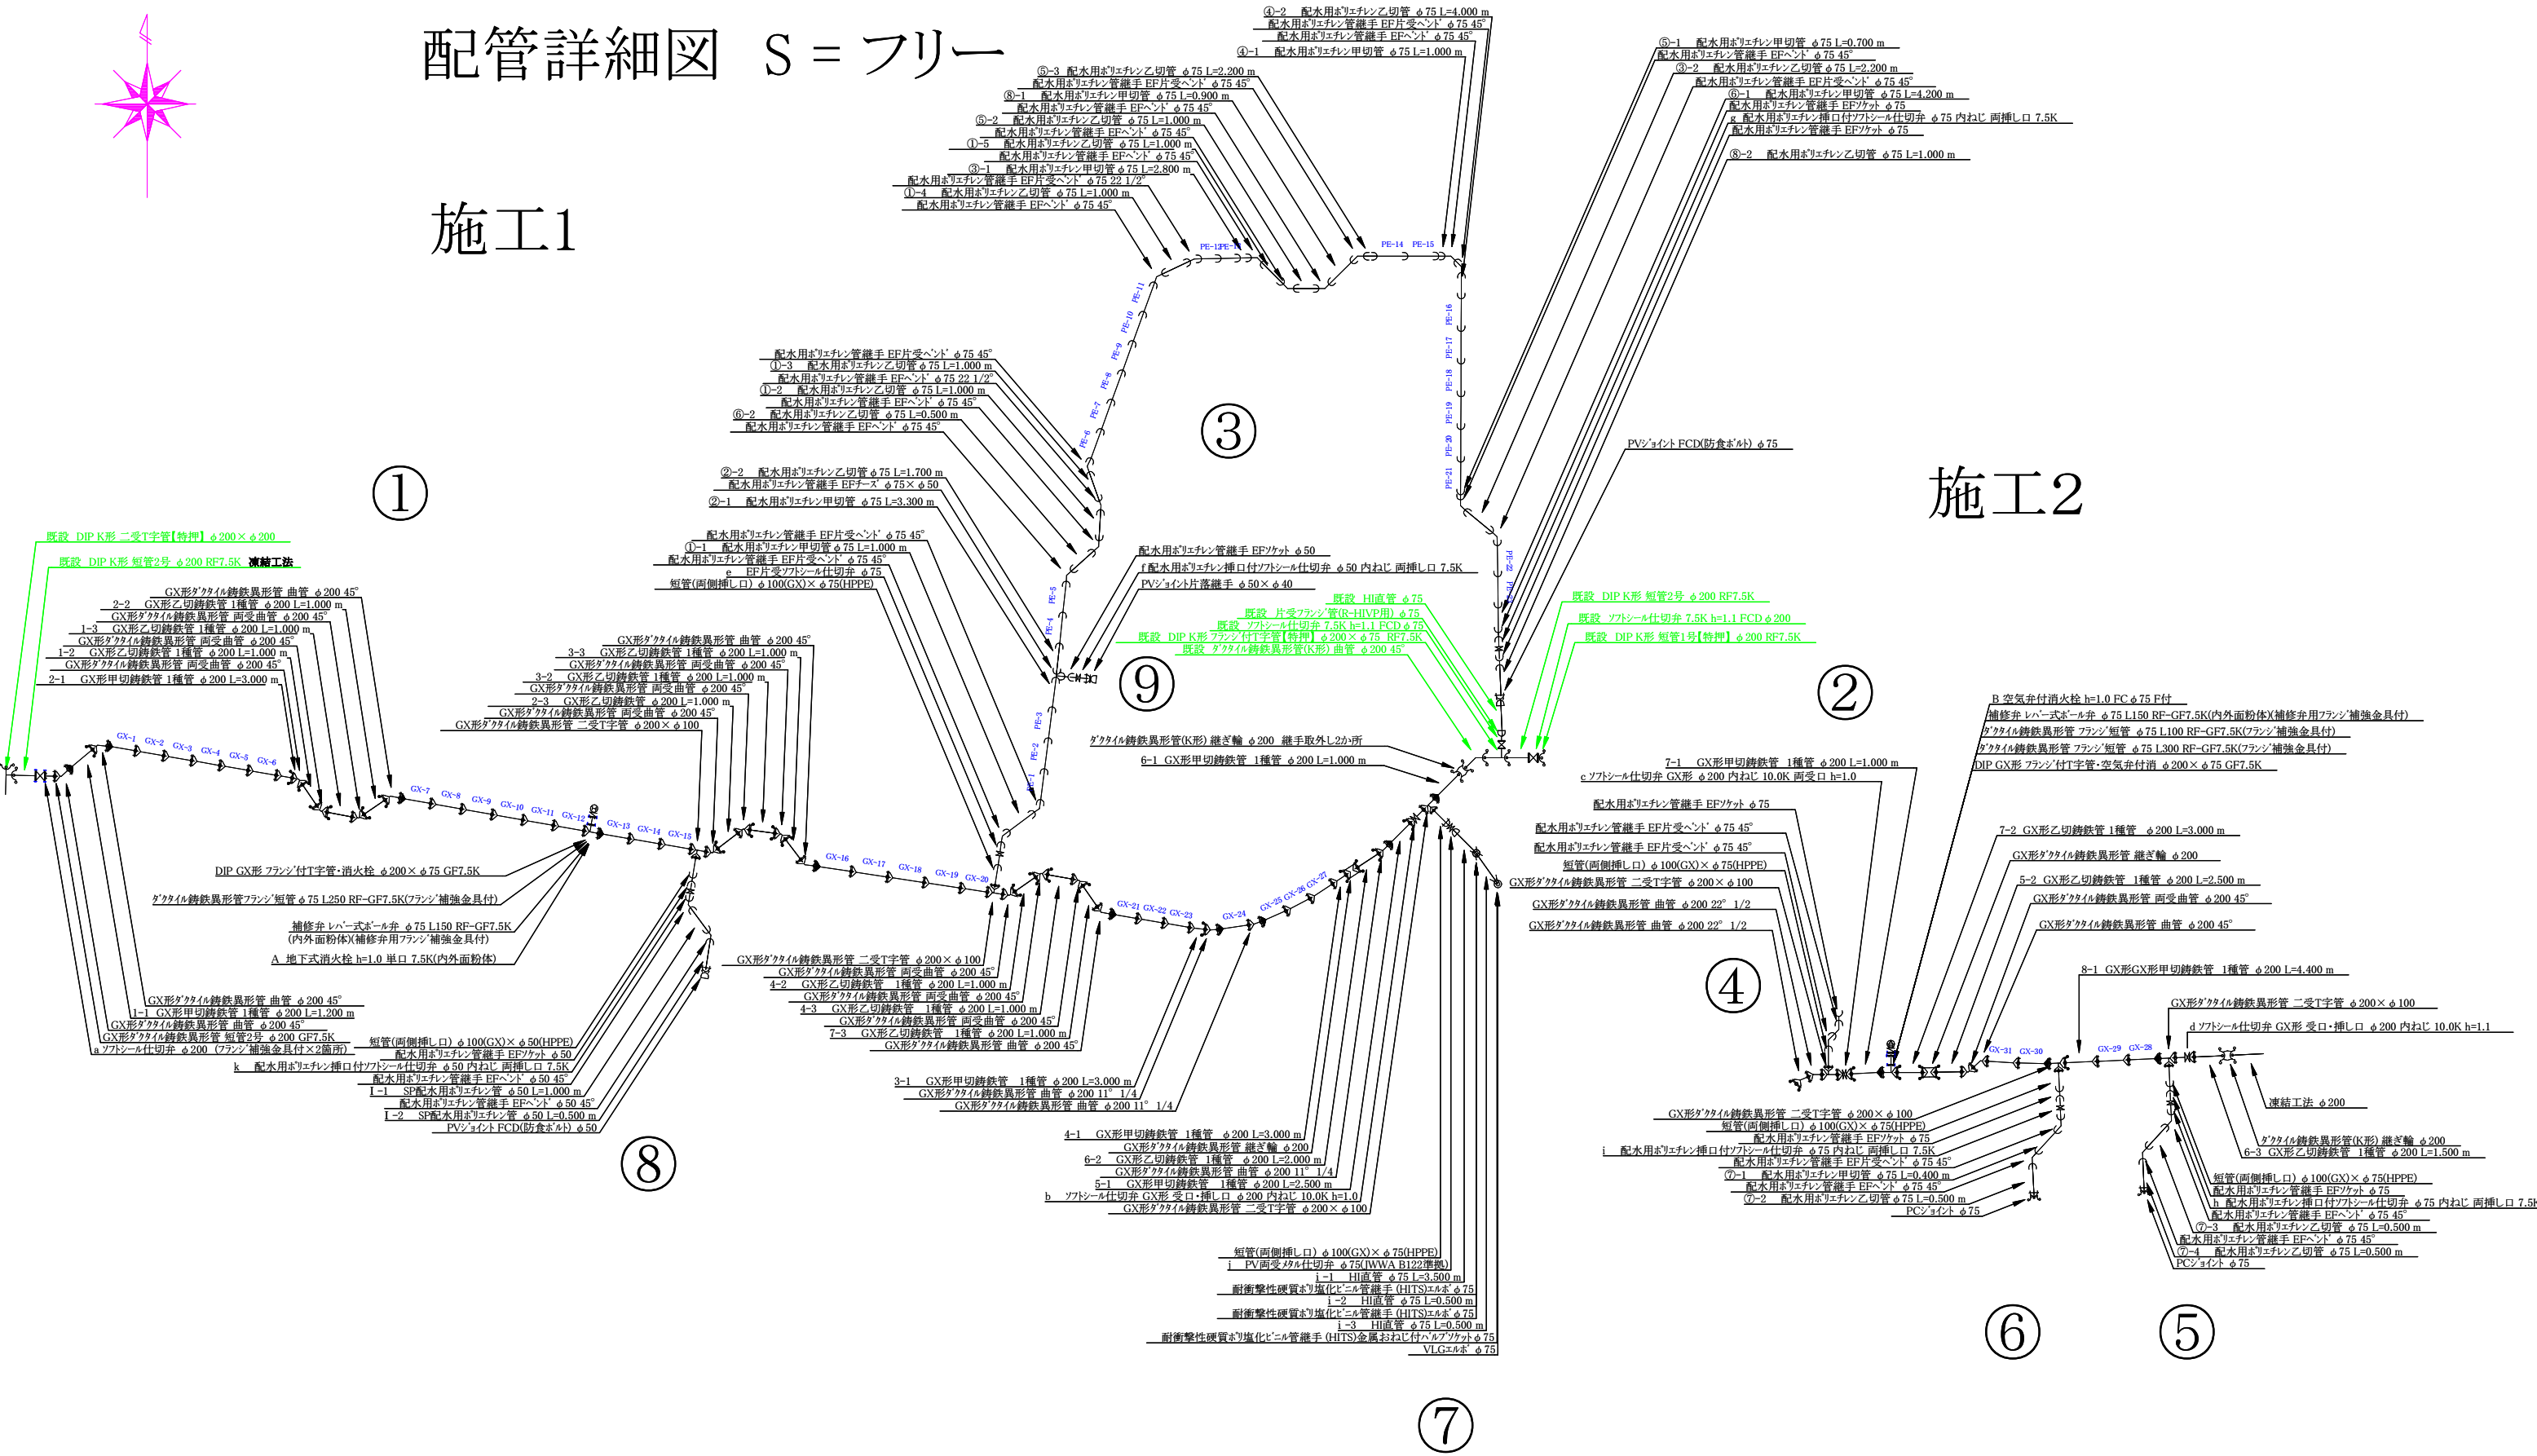


施工年度	令和8年度		
工事番号	02-R8GH4-007		
工事名	配水管布設替工事城見町(第1工区)		
工事場所	大和郡山市城見町 地内		
図面種類	配管詳細図	縮尺	フリー
作製	令和8年7月日	図番	3/5
奈良県広域水道企業団大和郡山事務所			

土 工 断 面 図 S = 1 : 20


01: VLGφ75（掘削・埋戻し） 1／20

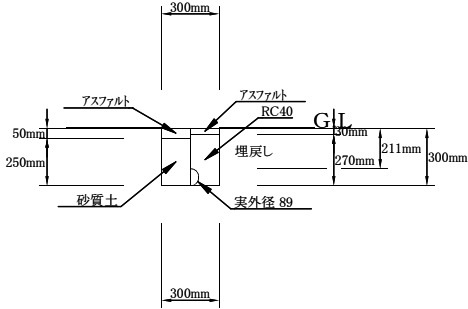


02: VLGφ75（掘削・埋戻し） 1／20

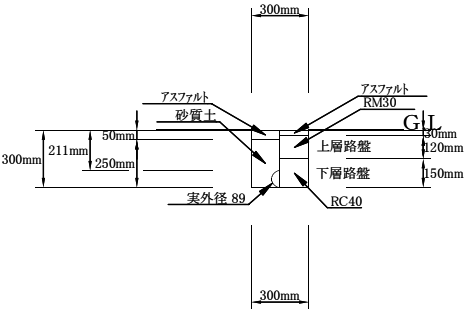


03: PEφ40（掘削・埋戻し） 1／20

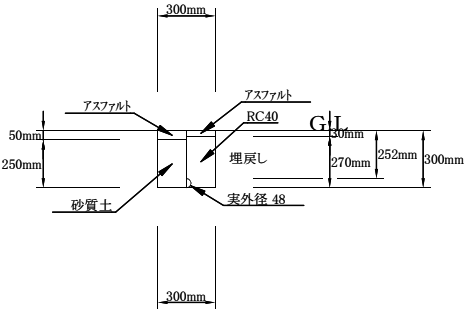


04: PEφ40（掘削・埋戻し） 1／20

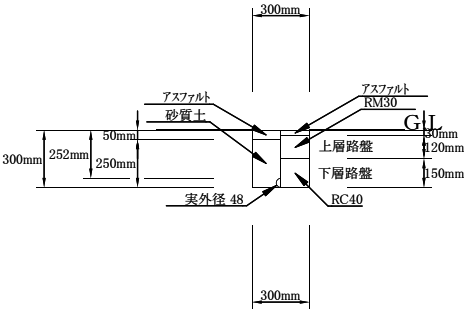


05: PEφ25（掘削・埋戻し） 1／20

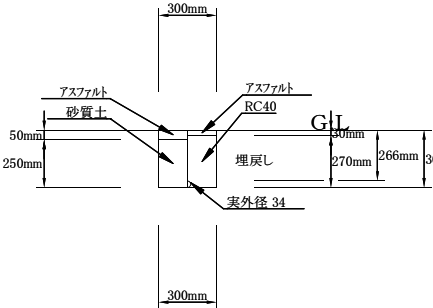


06: PEφ25（掘削・埋戻し） 1／20

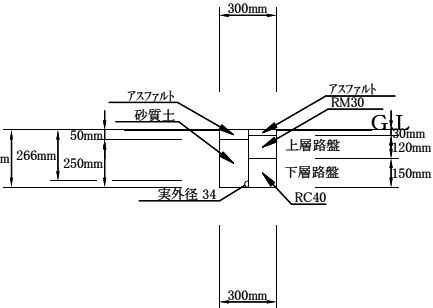


01: GX-DIPφ200（掘削・埋戻し） 1／20

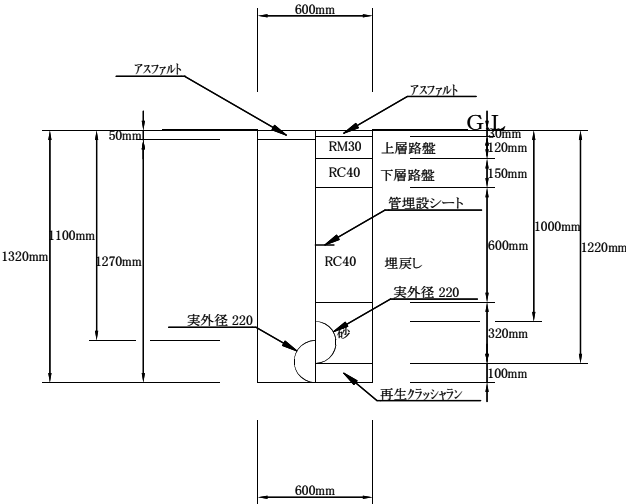


02: HPEφ75（掘削・埋戻し） 1／20

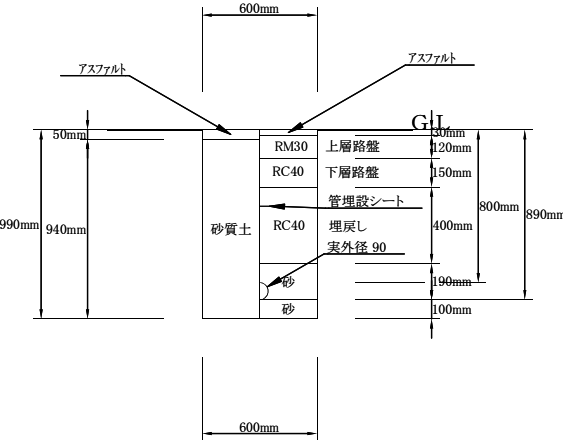


03: HPEφ75（掘削・埋戻し） 1／20

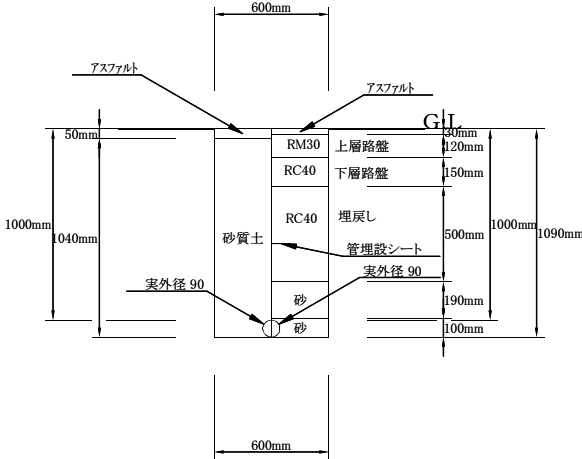


04: HIφ75（掘削・埋戻し） 1／20

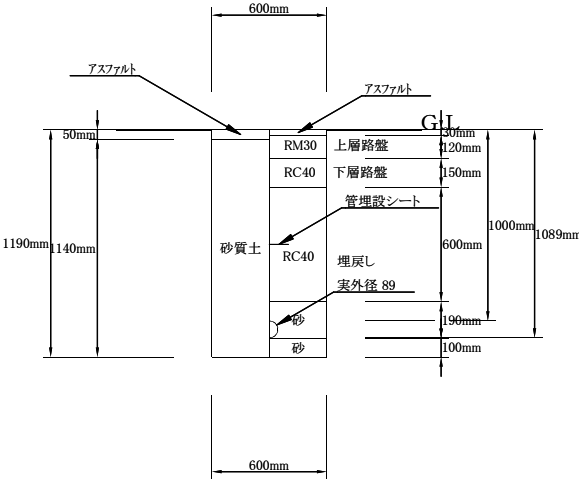


05: HPEφ50（掘削・埋戻し） 1／20

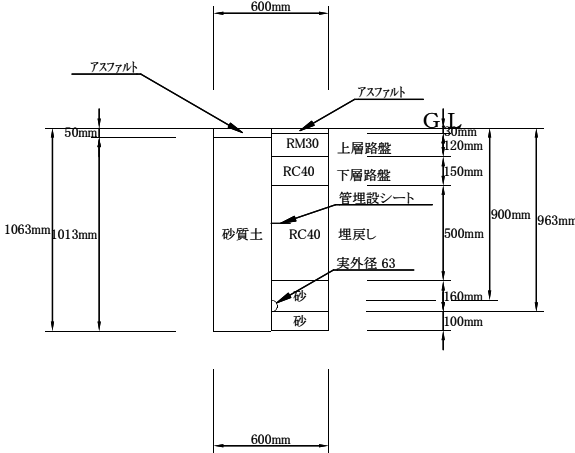



06: HPEφ50（掘削・埋戻し） 1／20

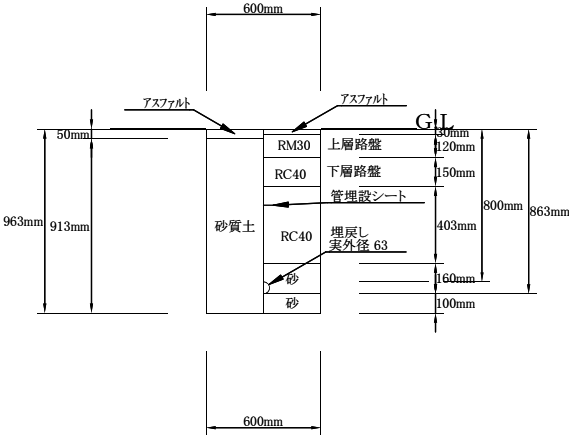

施 工 年 度	令和8年度		
工 事 番 号	02-R8GH4-007		
工 事 名	配水管布設替工事城見町(第1工区)		
工 事 場 所	大和郡山市城見町 地内		
図 面 種 類	土工断面図	縮 尺	1/20
作 製	令和 8年 7月 日	図 番	4/5
奈良県広域水道企業団大和郡山事務所			

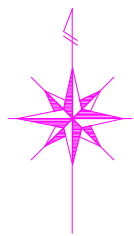

舗装平面図 S = 1 : 500

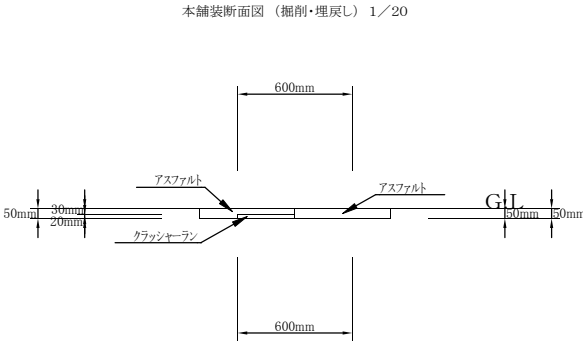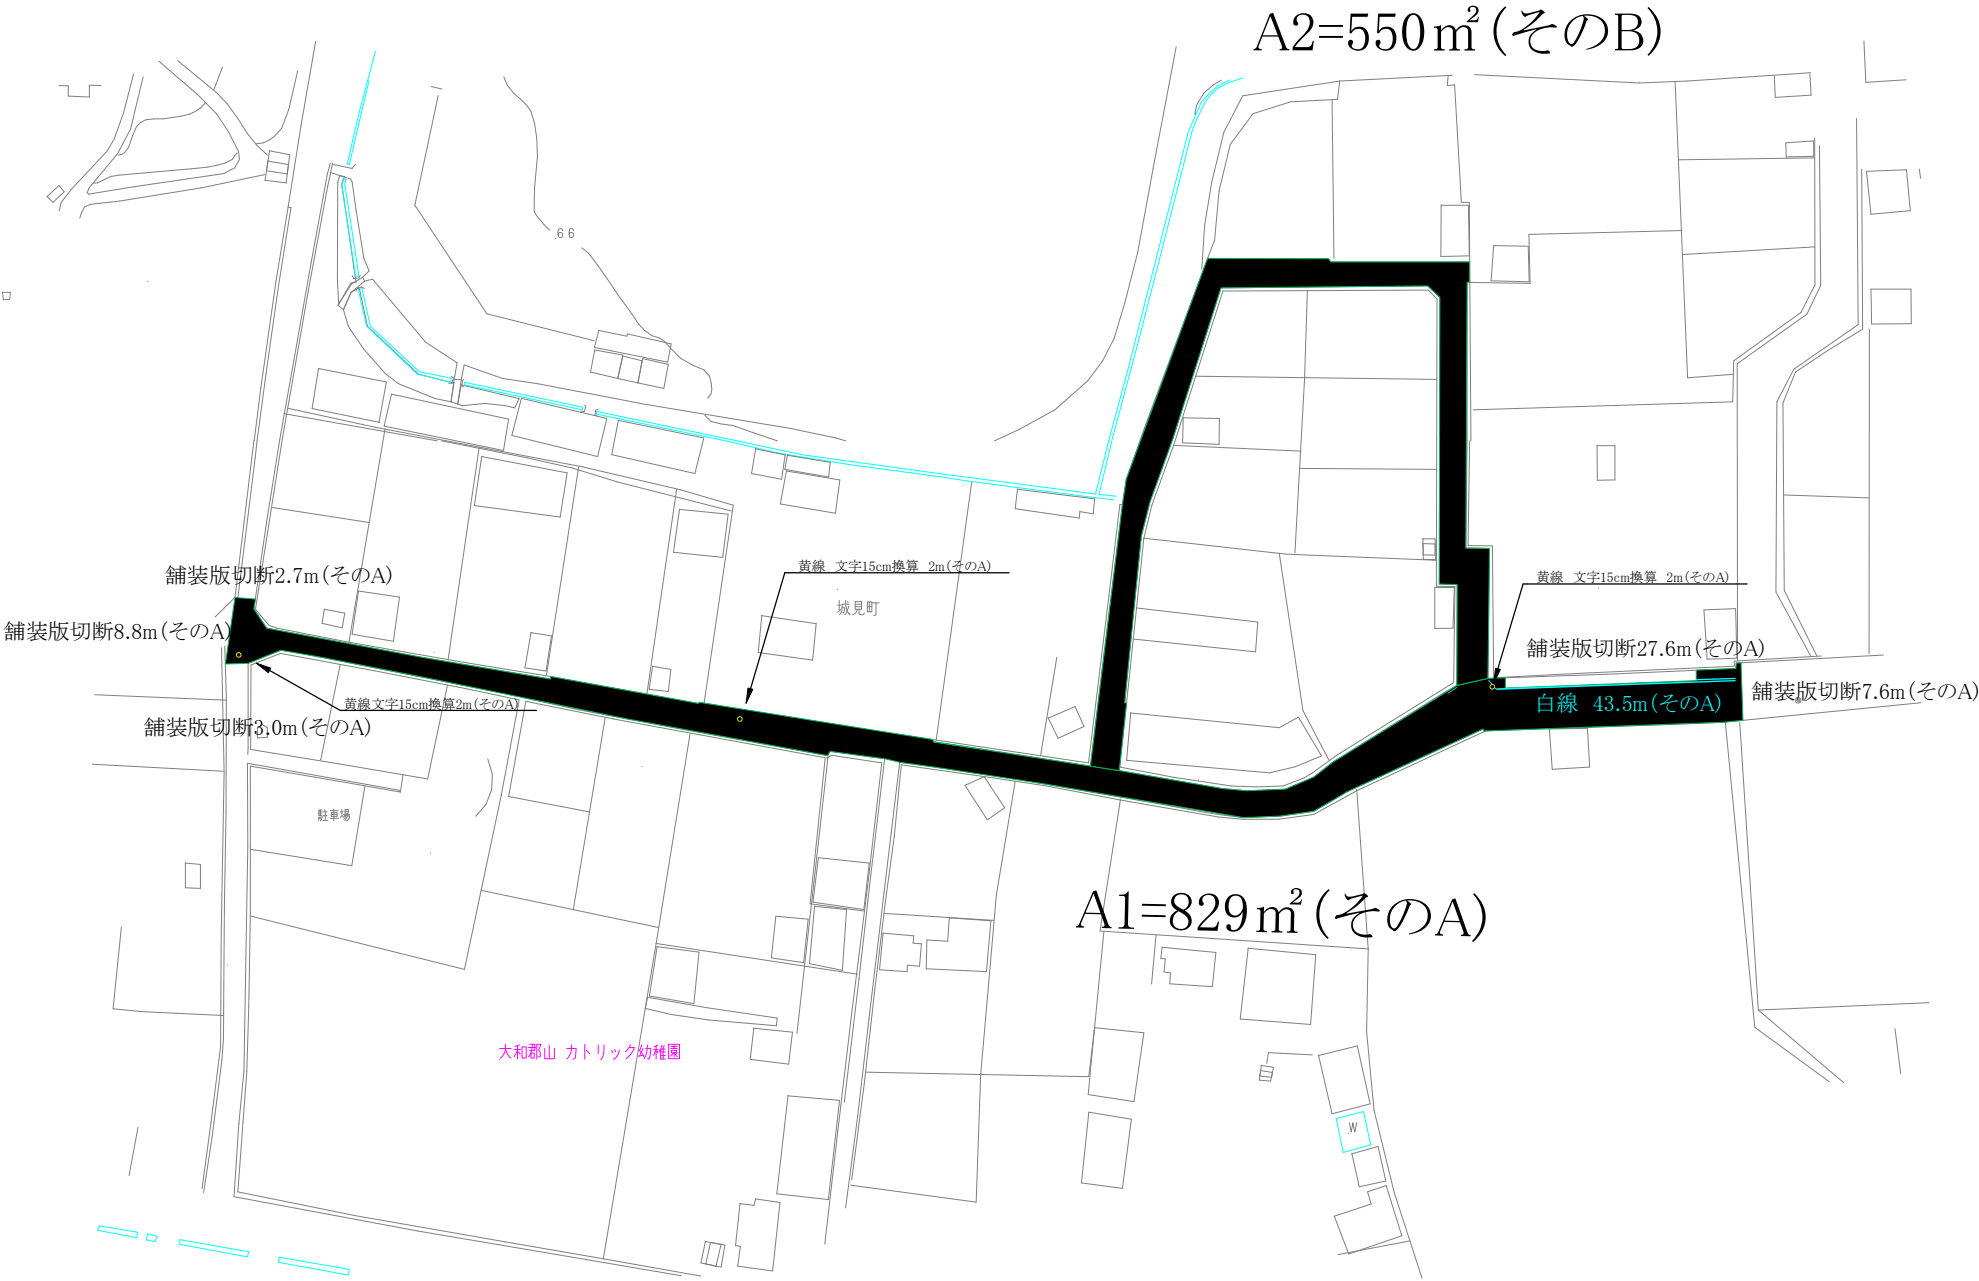

施工年度	令和8年度		
工事番号	02-R8GH4-007		
工事名	配水管布設替工事城見町(第1工区)		
工事場所	大和郡山市城見町 地内		
図面種類	舗装平面図 本舗装断面図	縮尺	1/500 1/20
作製	令和8年7月 日	図番	5/5
奈良県広域水道企業団大和郡山事務所			